


別紙2 平面図

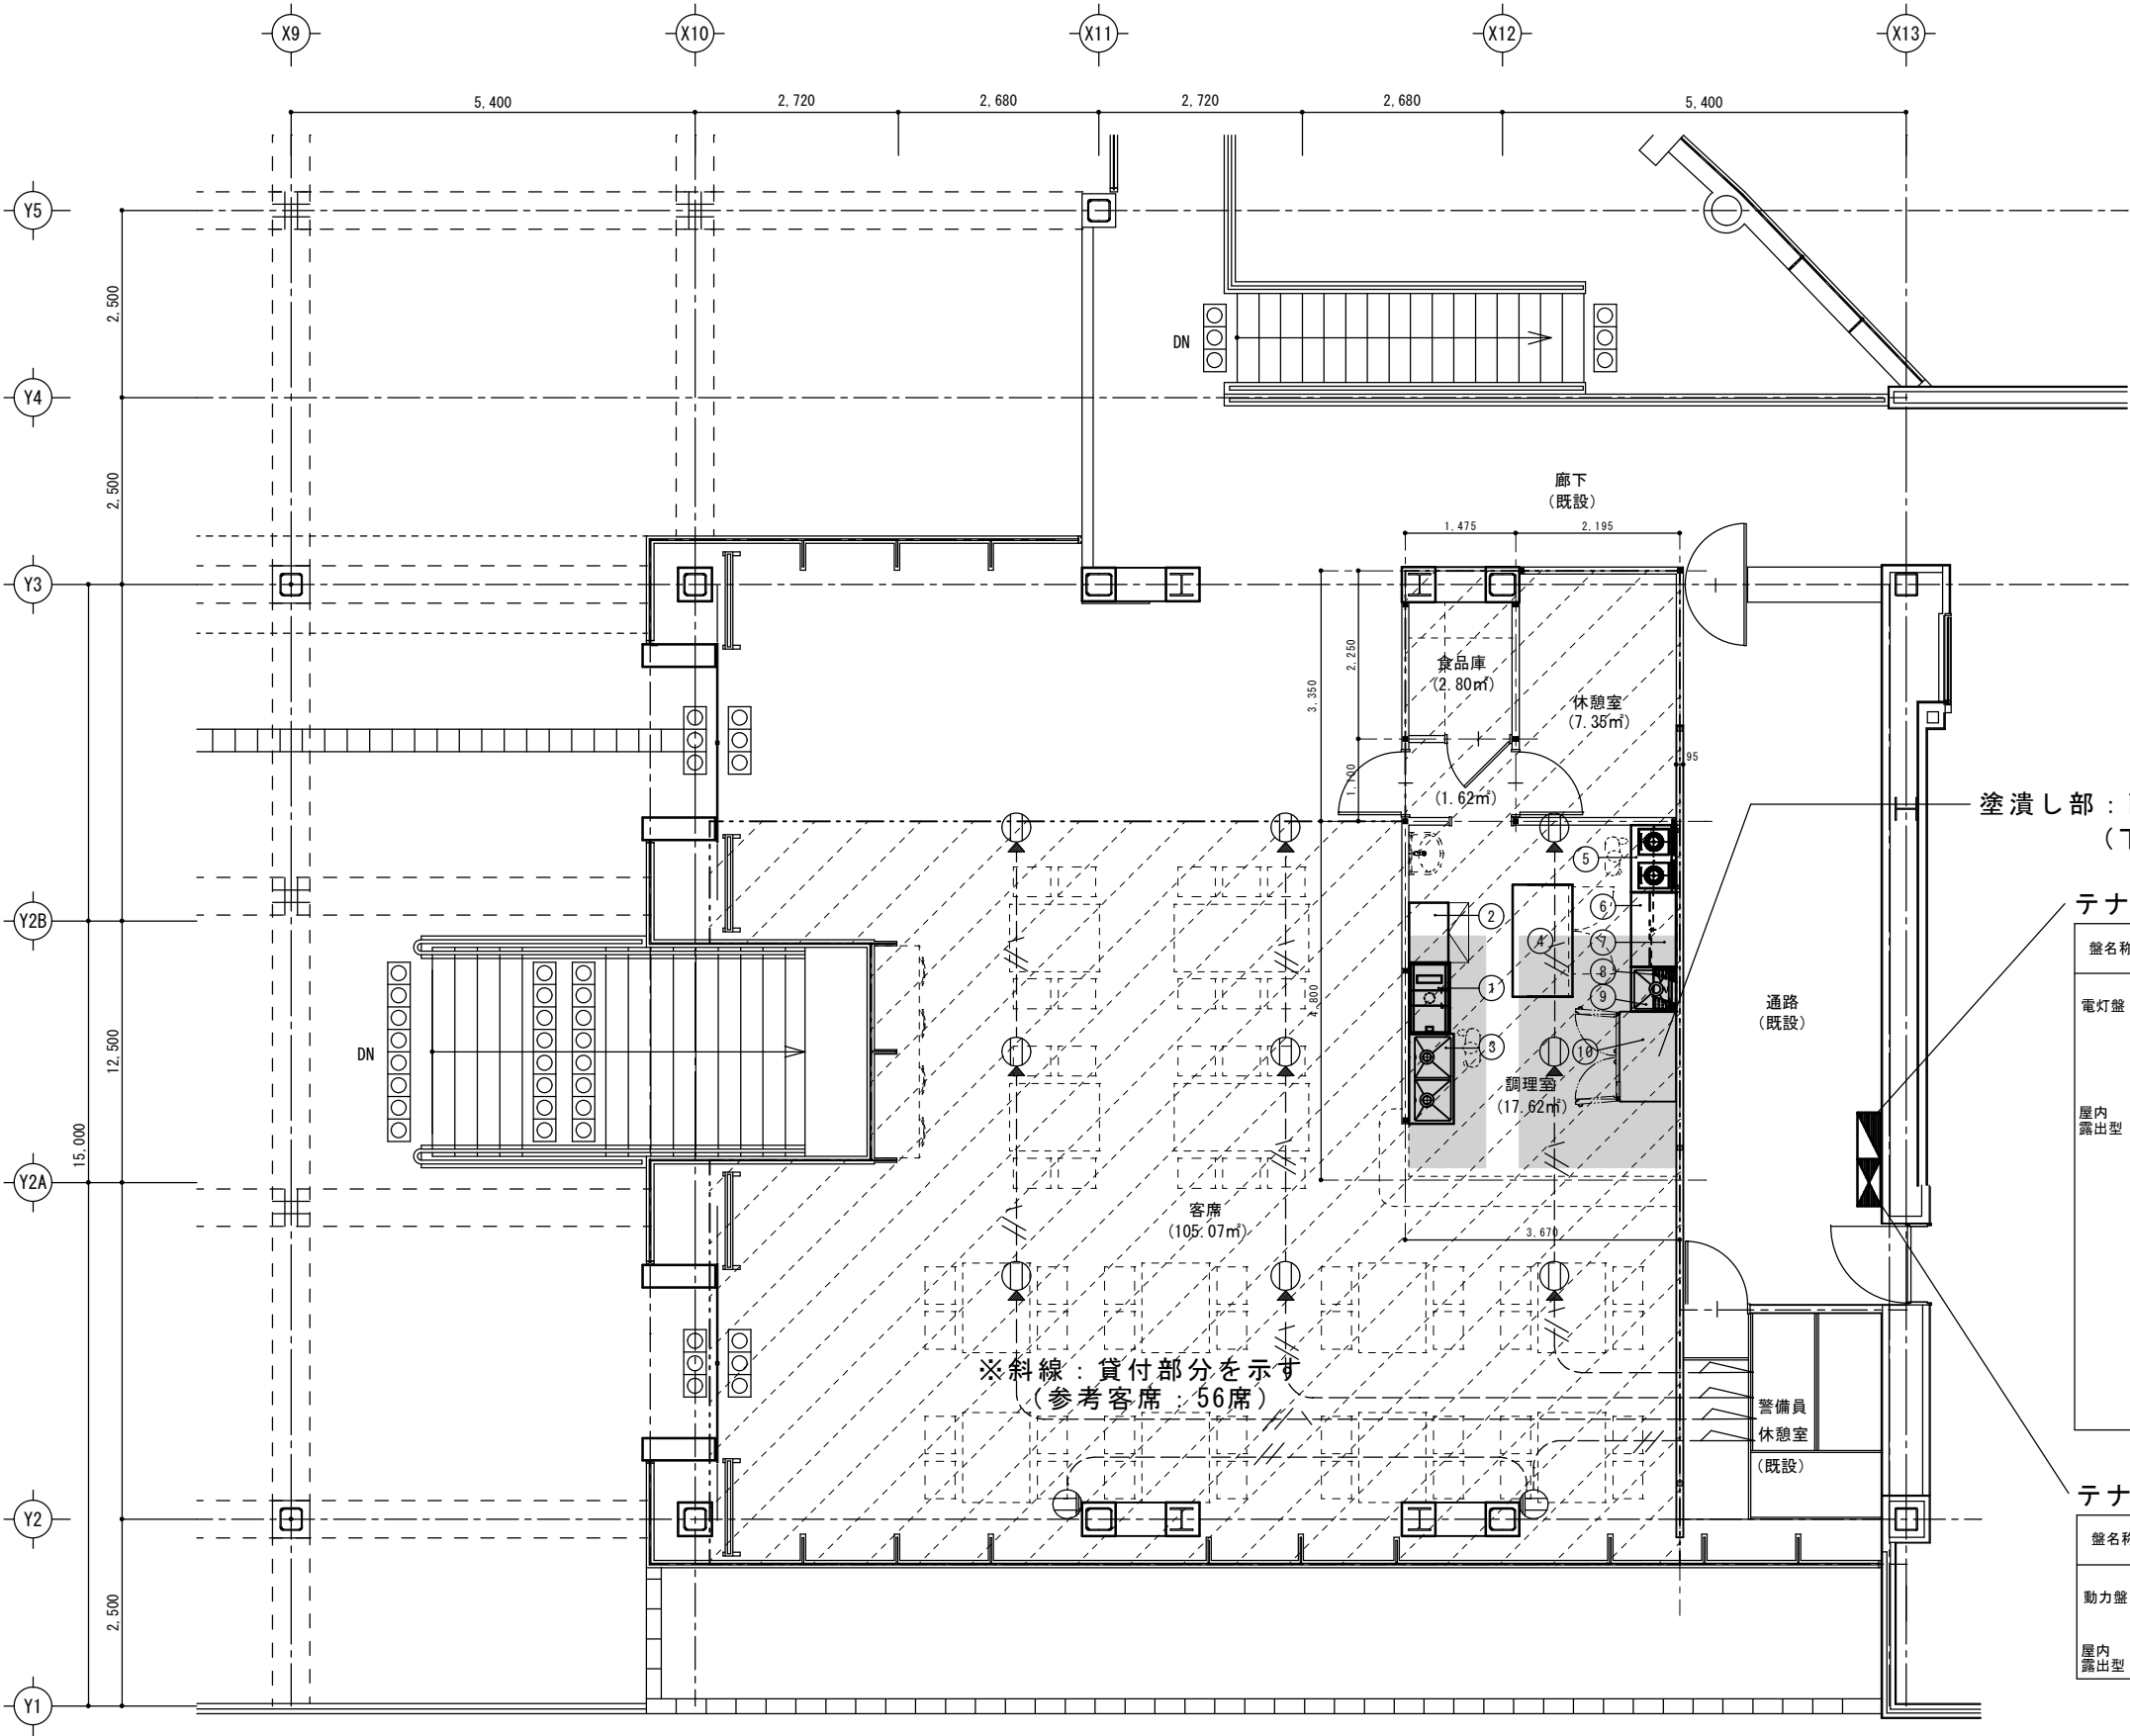

■厨房機器（参考）

記号	品名	開口	奥行	高さ	備考
①	消毒保管庫	960	550	1900	
②	製氷機	800	525	800	
③	二槽シンク	1200	600	800	
④	台下冷凍冷蔵庫	1200	750	800	
⑤	I Hコンロ	900	600	240	
⑥	調理台	1000	600	800	
⑦	吊戸棚	1000	350	600	
⑧	パイプ棚	600	300	一段	
⑨	一槽シンク	600	600	800	
⑩	冷蔵庫	1200	800	1950	

客 席：105.07㎡
調理場等：29.91㎡
合 計：134.98㎡

塗潰し部：配管可能範囲を示す
（下層通路天井にて配管可能）

テナント用分電盤

盤名称	電気方式	主 開 閉 器	回路 番号	分岐開閉器			電圧 (V)	負 荷 名 称	容量 (V A)	備 考
				MCCB 2P	ELCB 2P	ELCB 3P				
屋内 露出型	AC 1φ3W 200/100V	ELCB3P 100/100	①	50	20		200	電灯	2,040	
			②	50	20		100	コンセント	600	
			③	50	20		100	コンセント、自動ドア	800	
			④	50	20		100	予備		
			⑤	50	20		200	予備		
			⑥	50	20		200	予備		
			⑦	50	20		100	予備		
			⑧	50	20		100	予備		
			⑨	50	20		100	予備		
			⑩	50	20		100	予備		
			⑪	50	20		100	予備		
			⑫	50	20		100	予備		
			⑬	50	20		100	予備		
			⑭	50	20		100	予備		
										(合 計)

テナント用動力盤

盤名称	電気方式	主開閉器	回路番号	MCCB 2P	分岐開閉器 ELCB 2P	ELCB 3P	電圧 (V)	負荷名称	容量 (VA)	備考
動力盤	AC 3φ3W 200V	ELCB3P 50/50 WHM	①		50	30	200	予備		
屋内 露出型			②		50	30	200	予備		

事業範囲参考図 S=1/100

工事名称	なはし創業・就職支援センター（仮）改修工事	工事年度	平成 29 年度
工事場所	那覇市銘苅2丁目3番1号	図面名称	改修平面図
発注機関	那覇市 建設管理部 建築工事課	縮 尺	1/50 (1/100) () はA3版の縮尺
描 要		図面番号	A-1
検 印	管理建築士	設 計	名 称
		製 図	資格者指名
			登録番号
			所在地